




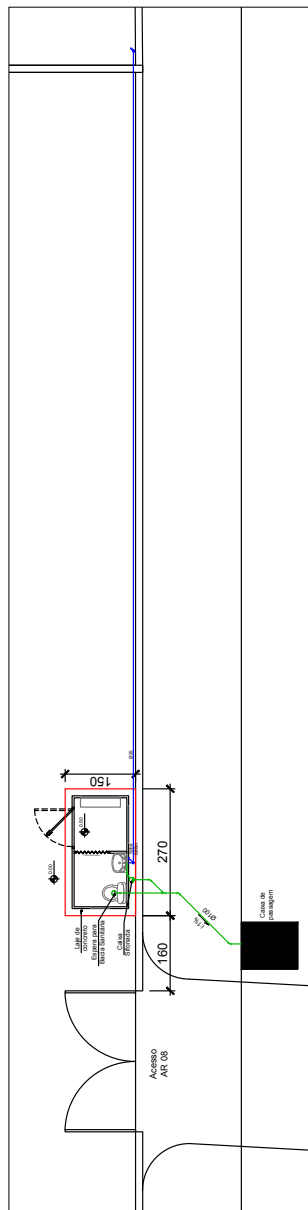


NAR BELÉM NOVO - AR 6 e 8
Planta baixa Hidrossanitária
Escala: 1:100

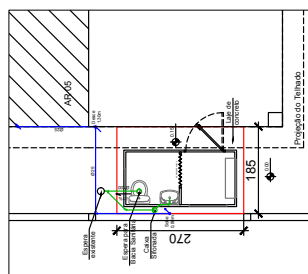


NAR BELÉM NOVO - AR 5
Planta baixa Hidrossanitária
Escala: 1:100

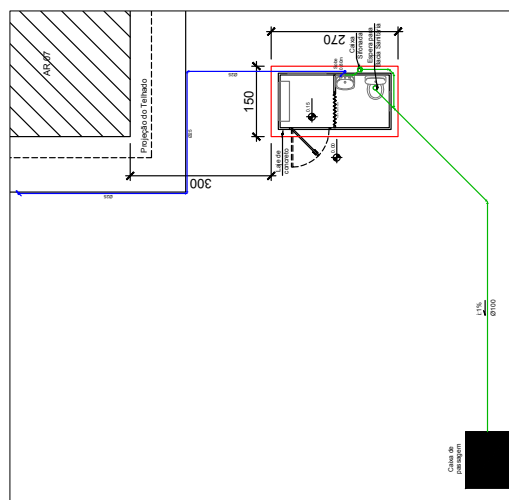

NAR BELÉM NOVO - AR 7
Planta baixa Hidrossanitária
Escala: 1:100

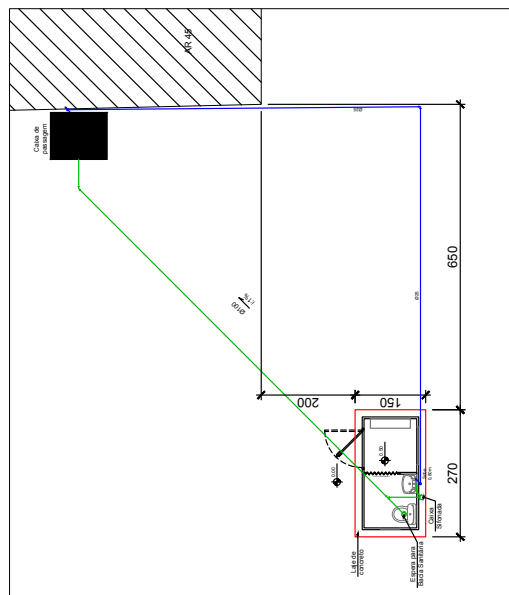

NAR FATINI - AR 42, 43, 44 E 45
Planta baixa Hidrossanitária
Escala: 1:100

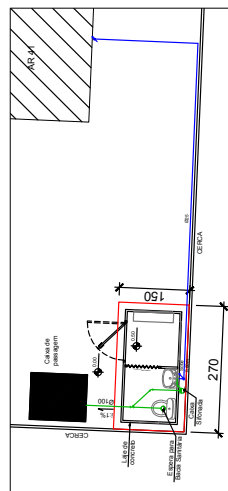

NAR FATINI - AR 41
Planta baixa Hidrossanitária
Escala: 1:100

LEGENDA:

- EXISTENTE
- TUBULAÇÃO DE ESGOTO
- TUBULAÇÃO DE ÁGUA
- LAJE A SER CONSTRUÍDA

00 - Emissão

08/08/2023



Fundação
Proteção

Fundação de Proteção Especial
do Rio Grande do Sul

BASES GUARITAS COM BANHEIRO


Descrição
Planta baixa hidrossanitária

Quantidade
1:100

Elaborado por
08/08/2023

Revisado por
08/08/2023

1/2

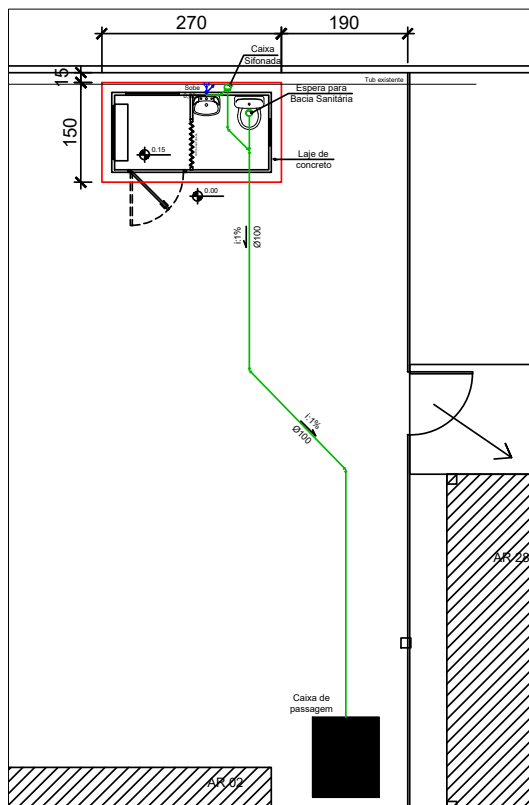

NAR NORTE - AR 2 E 28
Planta baixa Hidrossanitária
 Escala: 1:100

LEGENDA:

- EXISTENTE
- TUBULAÇÃO DE ESGOTO
- TUBULAÇÃO DE ÁGUA
- LAJE A SER CONSTRUÍDA

01 - Revisão - Retirado desenho Ipanema	02/08/2024
00 - Emissão	08/08/2023

 Fundação Proteção Fundação de Proteção Especial do Rio Grande do Sul	BASES GUARITAS COM BANHEIRO		
	Descrição: Planta baixa hidrossanitária		
	Desenhista:	PROA:	Prancha:
	Escala: 1:100 Data de emissão: 08/08/2023	Aprovado por: _____ No dia: _____	2/2



24214800004179

Nome do documento: Guarita-PRANCHA 02_R01.pdf

Documento assinado por

Órgão/Grupo/Matrícula

Data

KATIANE MARCANTE PINTO

FPERGS / DA / 18259

02/08/2024 10:22:18

