


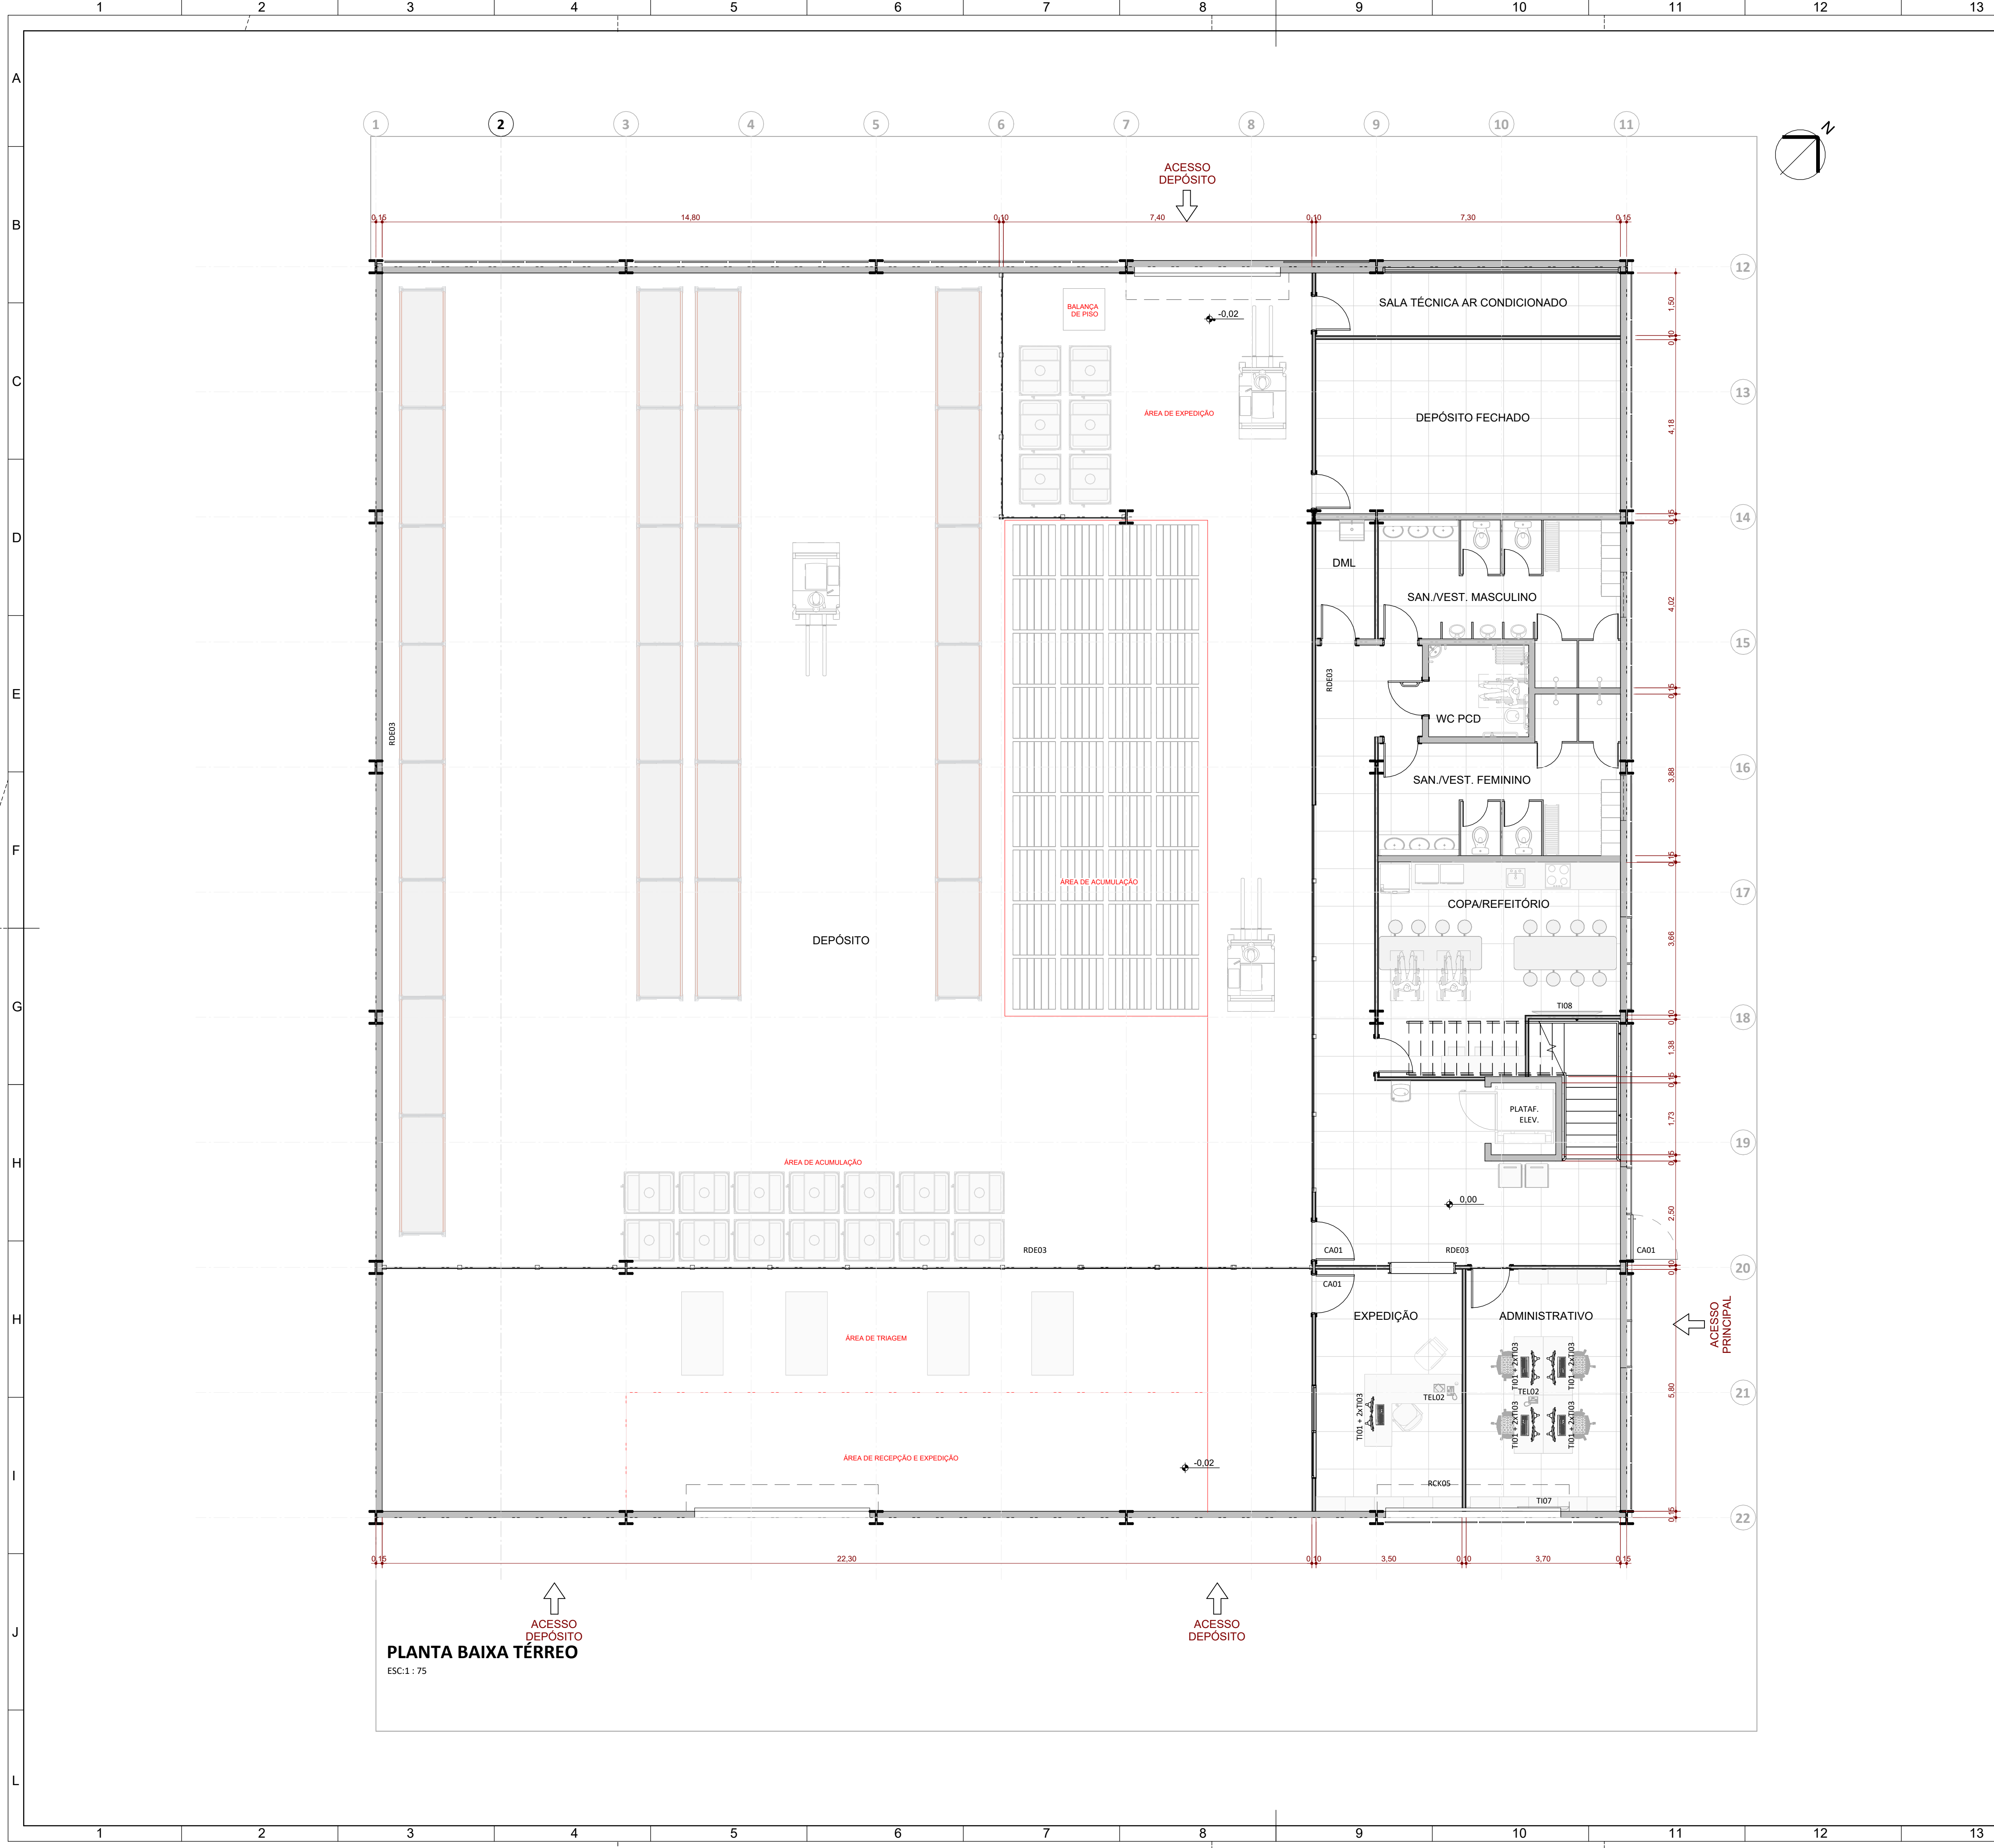

LEGENDA

CA01	LEITOR BIOMÉTRICO FACIAL
TI01	ESTAÇÃO DE TRABALHO MFF (MICRO FORM FACTOR)
TI03	MONITOR LED DE 24"
TI07	SMART TV 55"
TI08	SMART TV 75"
TEL02	TELEFONE IP
RDE03	ACCESS POINT
RCK05	RACK DE PAREDE 19"

Versão	Data	Alteração	Responsável

CENTRO REGIONAL DE GESTÃO
INTEGRADA DE RISCOS E DESASTRES

SECRETARIA DA RECONSTRUÇÃO GAÚCHA

SUBSECRETARIA DE PROJETOS PARA A RECONSTRUÇÃO


DEPARTAMENTO DE APOIO À RECONSTRUÇÃO DE EDIFICAÇÕES

CENTRO ADMINISTRATIVO FERNANDO FERRARI - AV. BORGES DE MEDEIROS, N. 1501 - POA/RS

DIRETOR(A) ENG./ARQ. VALDIR BANDEIRA FIORENTIN	COORD. PROJ. CEL. VANDERLAN FRANK CARVALHO
RESPONSÁVEIS TÉCNICOS:	
ARQ. ANICOLI ROMANINI	ENG. DÉBORA DELAI VANIN
ARQ. ROBERTA BERTOLETTI	ENG. LEANDRO FRANCO TABORDA
ARQ. LAURA MARDINI DAVI	ENG. SELTON F. DE SOUSA LIMA

OBRA	CRGIRD PASSO FUNDO	ÁREA	1.174,83 M²
ENDEREÇO	RUA BRIGADA MILITAR, 222, SÃO CRISTÓVÃO	MUNICÍPIO	PASSO FUNDO / RS
PROJETO	ANTEPROJETO ARQUITETÔNICO	ASSUNTO	CELOG - PLANTA BAIXA TÉRREO LAYOUT DE EQUIPAMENTOS DE T.I.
ESCALA	1 : 75	DATA	19/06/2026

24/ 25

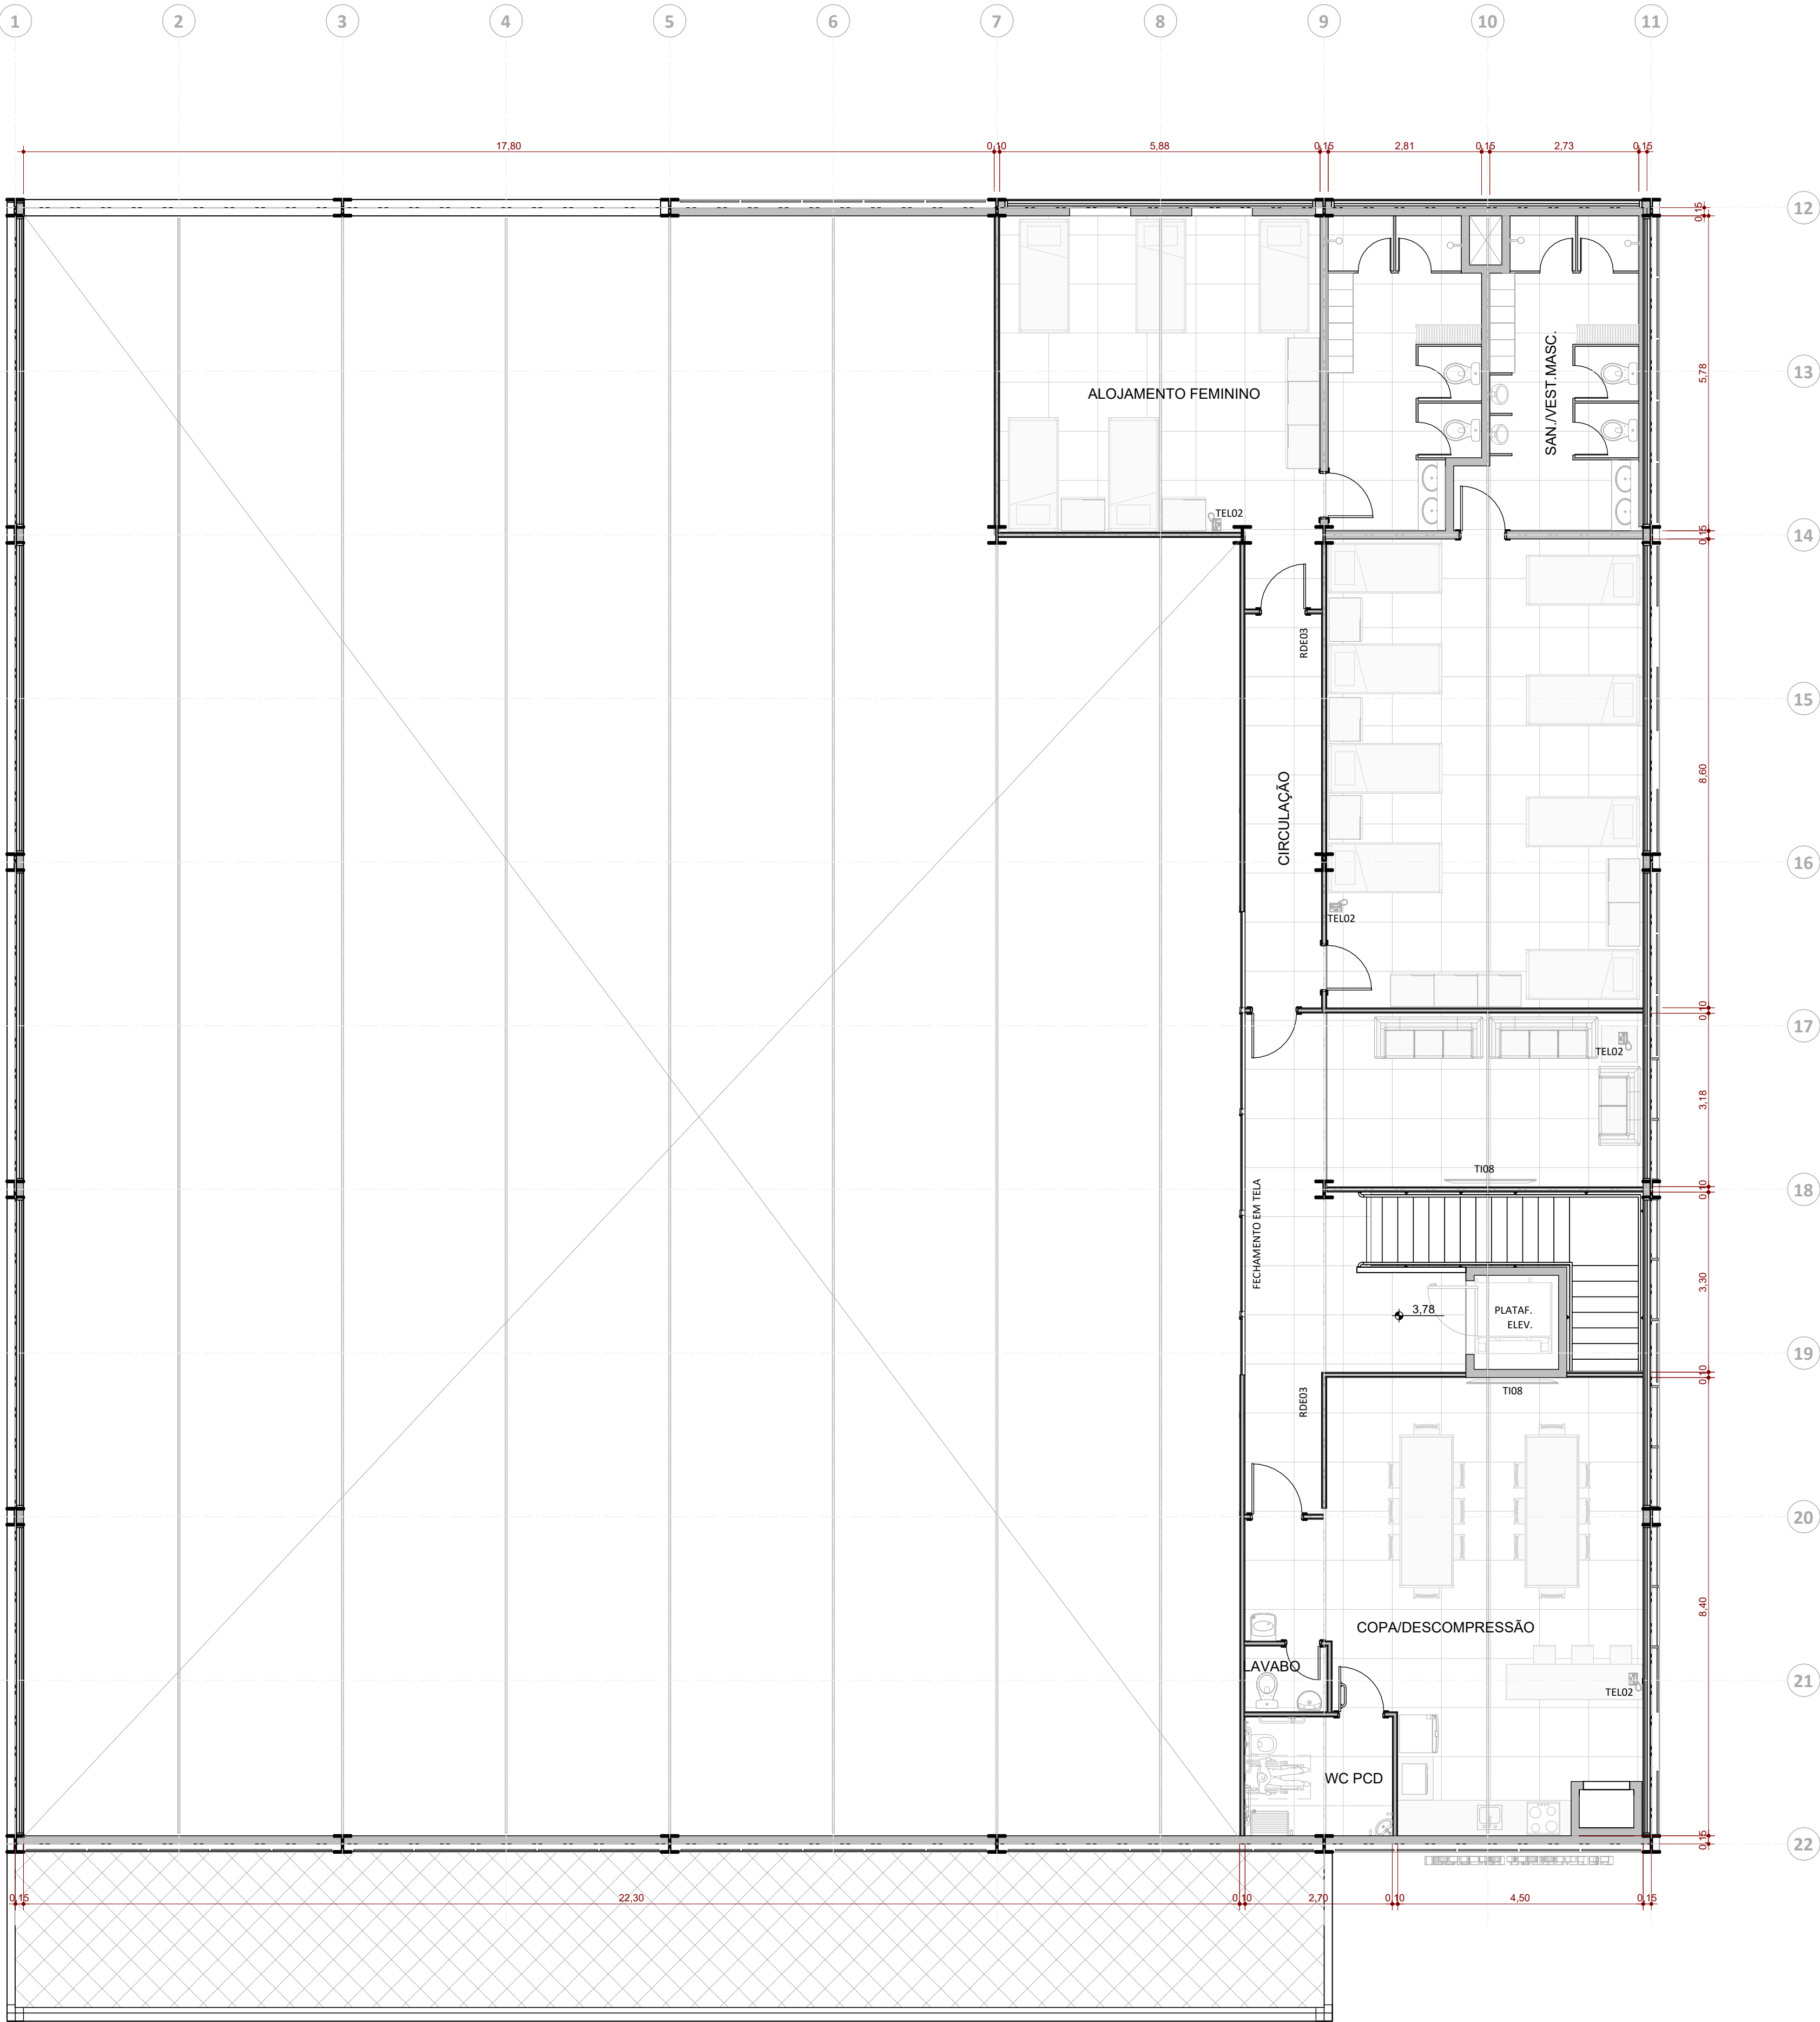

PLANTA BAIXA SUPERIOR
ESC:1 : 75

LEGENDA

TI08	SMART TV 75"
TEL02	TELEFONE IP
RDE03	ACCESS POINT

Versão	Data	Alteração	Responsável
CENTRO REGIONAL DE GESTÃO INTEGRADA DE RISCOS E DESASTRES			
SECRETARIA DA RECONSTRUÇÃO GAÚCHA SUBSECRETARIA DE PROJETOS PARA A RECONSTRUÇÃO DEPARTAMENTO DE APOIO À RECONSTRUÇÃO DE EDIFICAÇÕES CENTRO ADMINISTRATIVO FERNANDO FERRARI - AV. BORGES DE MEDEIROS, N. 1501 - POA/RS			
DIRETOR(A) ENG./ARQ. VALDIR BANDEIRA FIORENTIN		COORD. PROJ. CEL. VANDERLAN FRANK CARVALHO	
RESPONSÁVEIS TÉCNICOS:		MODELO ARQ. ANICOLI ROMANINI	
ARQ. ANICOLI ROMANINI	ENG. DÉBORA DELAI VANIN	DOCUMENTAÇÃO ARQ. ANICOLI ROMANINI	
ARQ. ROBERTA BERTOLETTI	ENG. LEANDRO FRANCO TABORDA		
ARQ. LAURA MARDINI DAVI	ENG. SELTON F. DE SOUSA LIMA		
OBRA CRGIRD PASSO FUNDO		ÁREA 1.174,83 M²	
ENDEREÇO RUA BRIGADA MILITAR, 222, SÃO CRISTÓVÃO		MUNICÍPIO PASSO FUNDO / RS	
PROJETO ANTEPROJETO ARQUITETÔNICO		ASSUNTO CELOG - PLANTA BAIXA PAVIMENTO SUPERIOR LAYOUT DE EQUIPAMENTOS DE T.I.	
ESCALA 1 : 75	DATA 19/06/2026	25/ 25	