


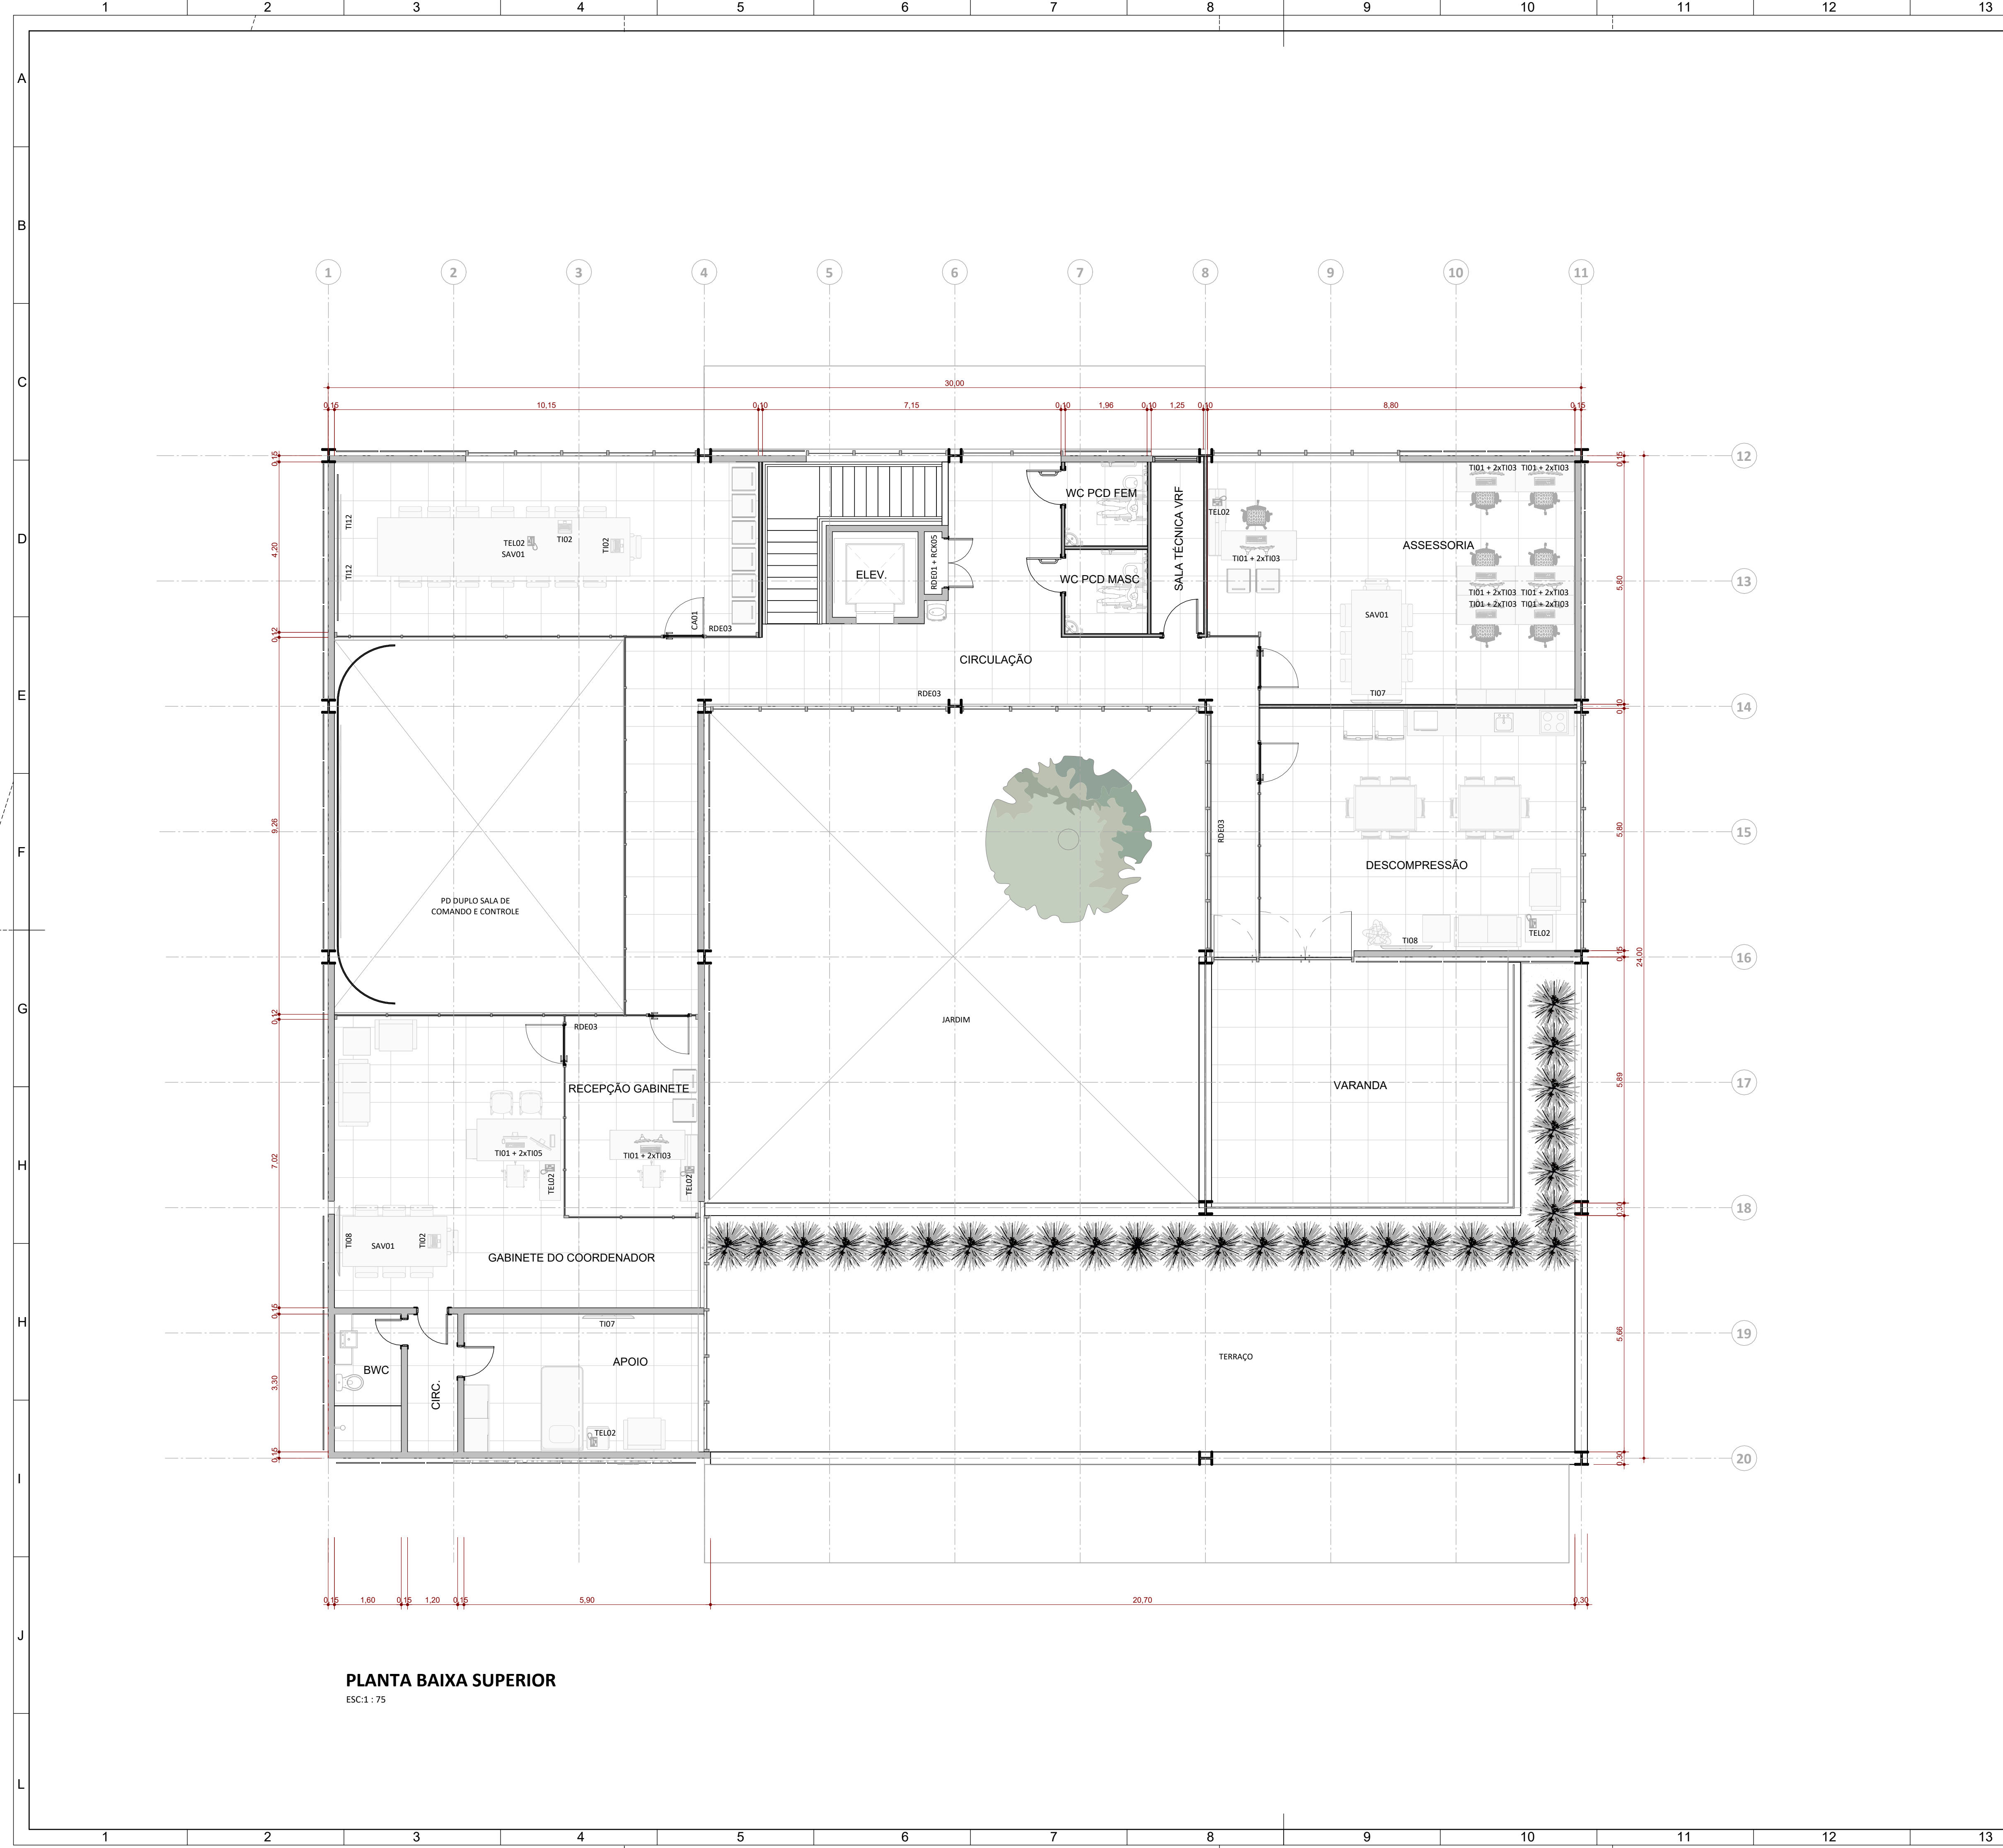

PLANTA BAIXA SUPERIOR
ESC:1:75

LEGENDA

CA01	LEITOR BIOMÉTRICO FACIAL
TI01	ESTAÇÃO TRABALHO MFF MICRO FORM FACTOR
TI02	LAPTOP DE TRABALHO
TI03	MONITOR LED 24"
TI05	MONITOR LED 27"
TI07	SMART TV 55"
TI08	SMART TV 75"
TI12	SOLUÇÃO DE VISUALIZAÇÃO COLABORATIVA – LED WALL
TEL02	TELEFONE IP
RDE01	SWITCHES PARA REDE
RDE03	ACCESS POINT
SAV01	SISTEMA DE AUTOMAÇÃO ÁUDIO VISUAL

Versão	Data	Alteração	Responsável



**CENTRO REGIONAL DE GESTÃO
INTEGRADA DE RISCOS E DESASTRES**




SECRETARIA DA RECONSTRUÇÃO GAÚCHA
SUBSECRETARIA DE PROJETOS PARA A RECONSTRUÇÃO
DEPARTAMENTO DE APOIO À RECONSTRUÇÃO DE EDIFICAÇÕES
CENTRO ADMINISTRATIVO FERNANDO FERRARI - AV. BORGES DE MEDEIROS, N. 1501 - POA/RS

DIRETOR(A) ENG./ARQ. VALDIR BANDEIRA FIORENTIN		COORD. PROJ. CEL. VANDERLAN FRANK CARVALHO	
RESPONSÁVEIS TÉCNICOS:			
ARQ. ANICOLI ROMANINI	ENG. DÉBORA DELAI VANIN	MODELO ARQ. ANICOLI ROMANINI	
ARQ. ROBERTA BERTOLETTI	ENG. LEANDRO FRANCO TABORDA	DOCUMENTAÇÃO ARQ. ANICOLI ROMANINI	
ARQ. LAURA MARDINI DAVI	ENG. SELTON F. DE SOUSA LIMA		

OBRA	CRGIRD CAXIAS DO SUL	ÁREA	974,60 M²
ENDEREÇO	RUA ANTÔNIO MARCHESINI, Nº 590, BAIRRO CIDADE NOVA	MUNICÍPIO	CAXIAS DO SUL / RS
PROJETO	ANTEPROJETO ARQUITETÔNICO	ASSUNTO	CCC PLANTA BAIXA PAVIMENTO SUPERIOR LAYOUT DE EQUIPAMENTOS DE T.I.
ESCALA	1 : 75	DATA	05/05/2026

02/ 04

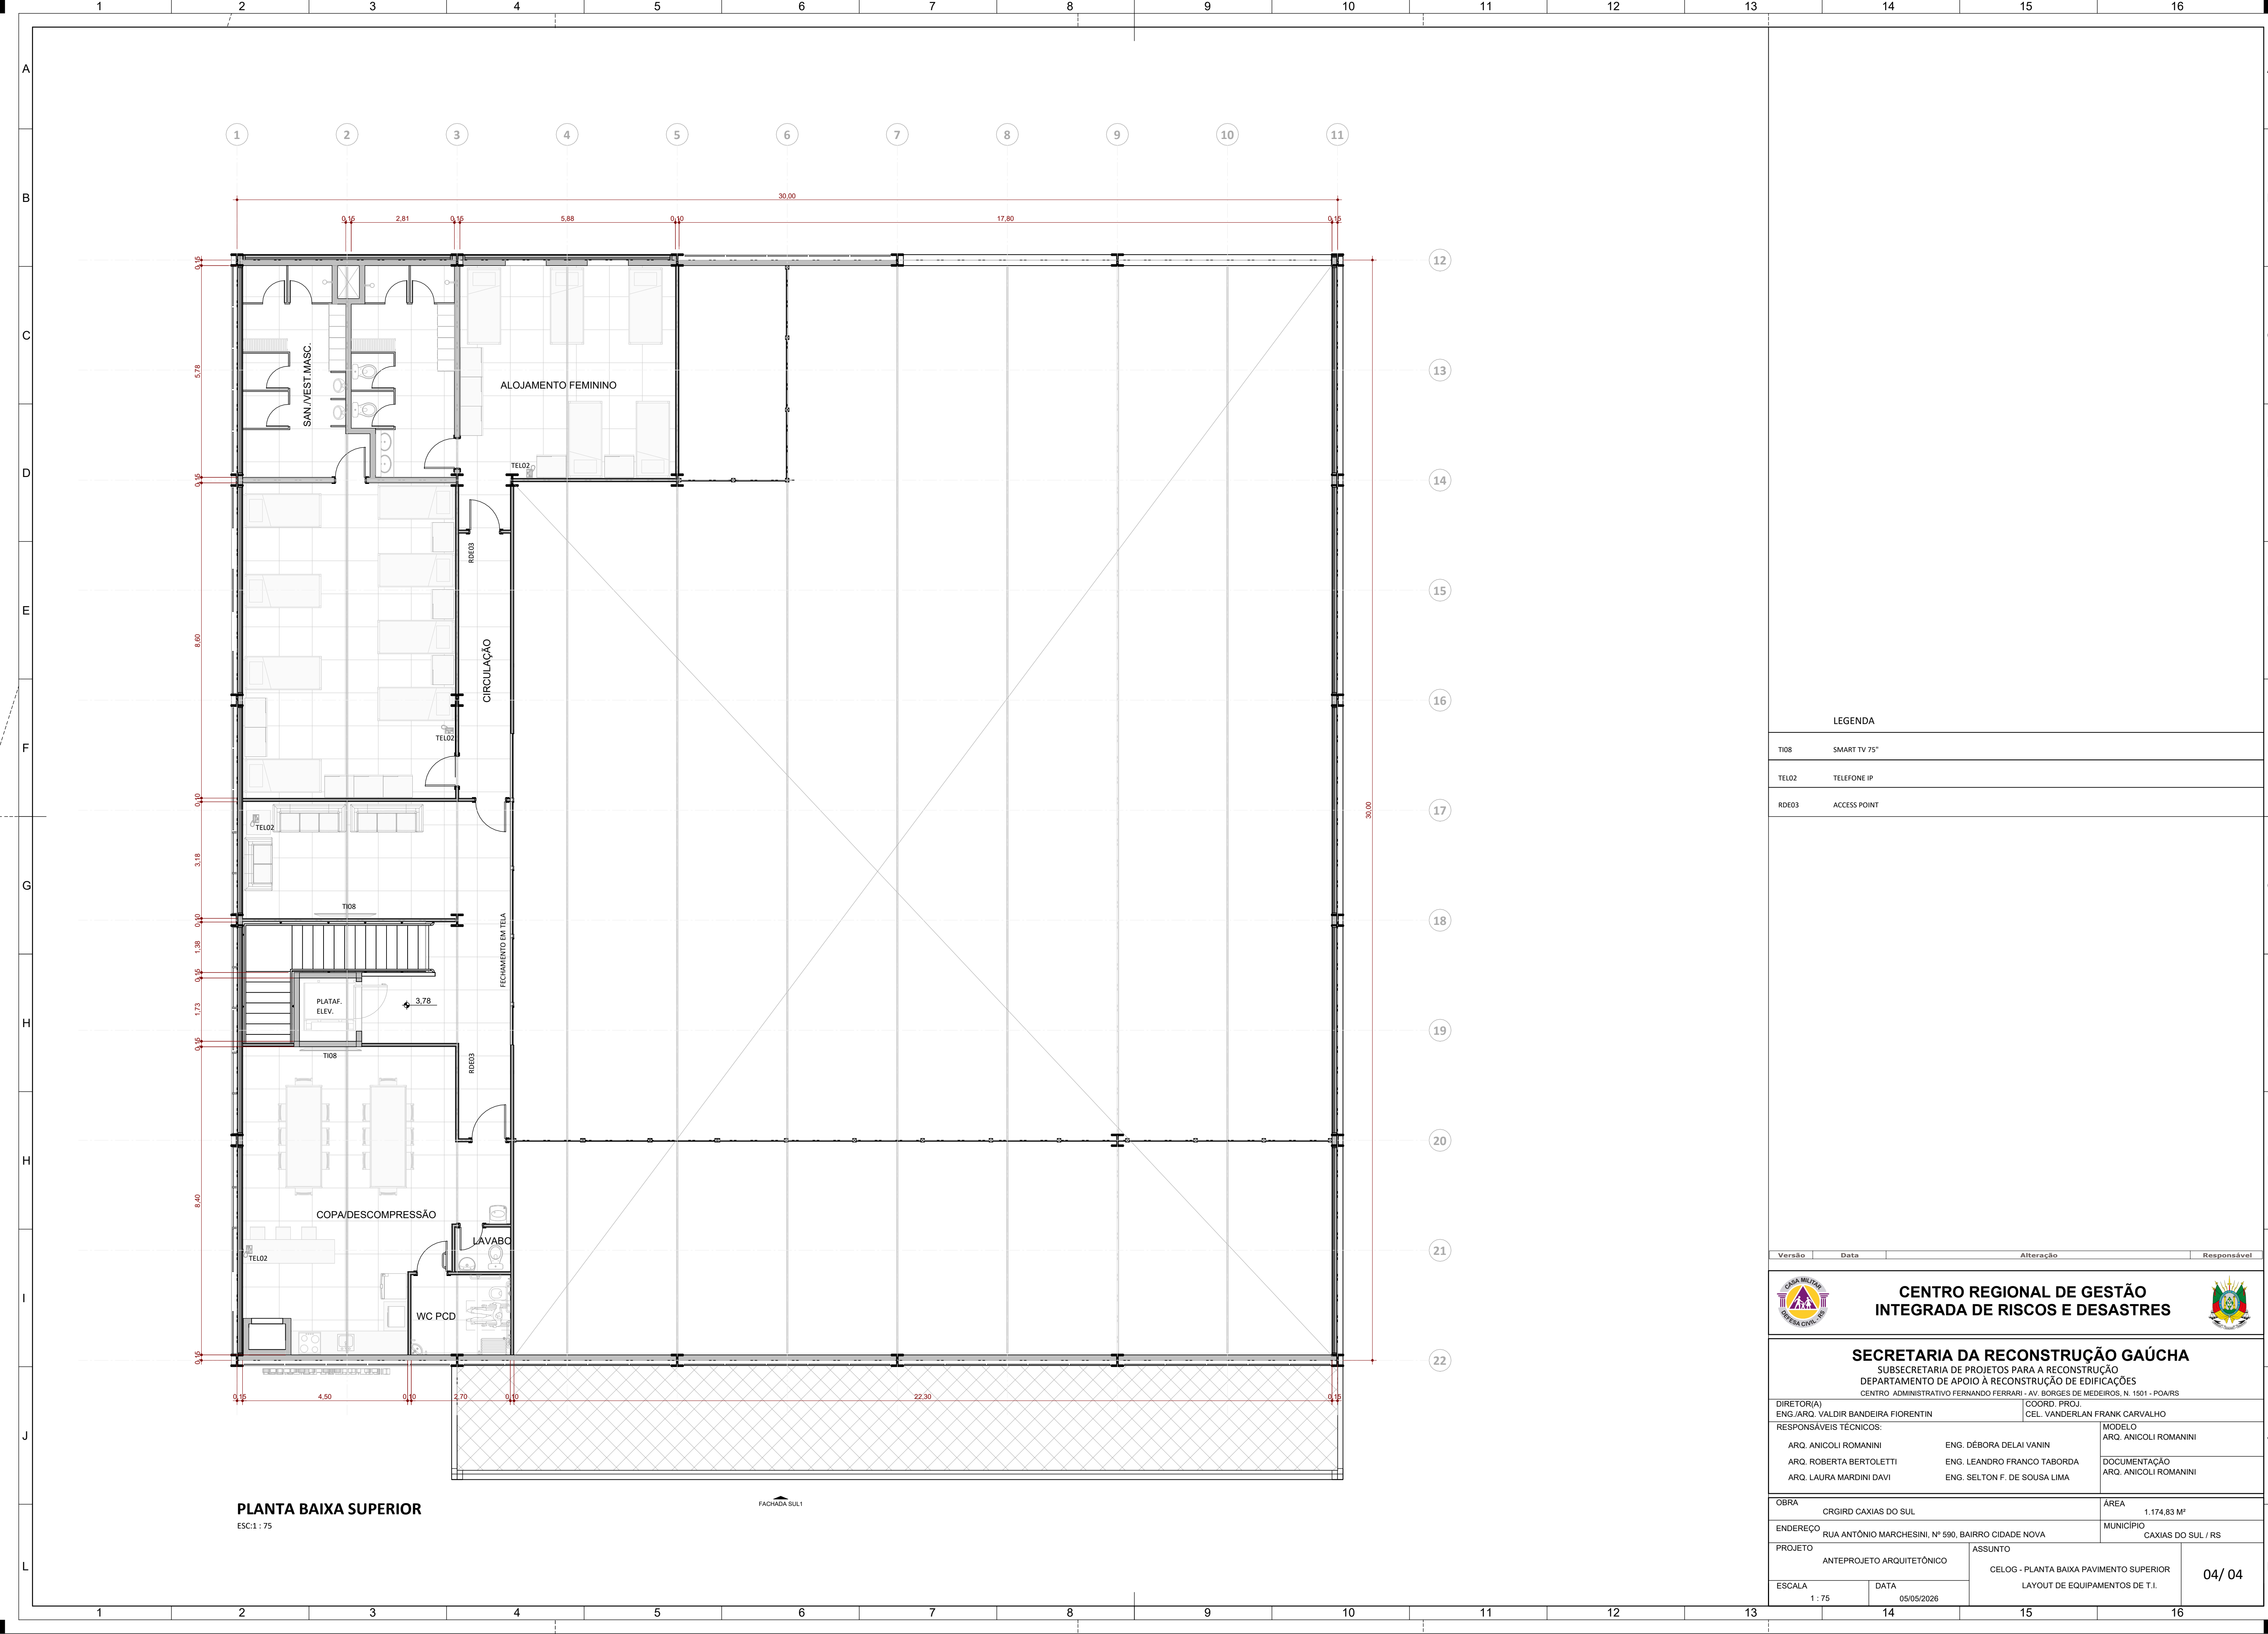

PLANTA BAIXA SUPERIOR
ESC:1 : 75

FACHADA SUL1

LEGENDA

T108	SMART TV 75"
TEL02	TELEFONE IP
RDE03	ACCESS POINT

Versão	Data	Alteração	Responsável

**CENTRO REGIONAL DE GESTÃO
INTEGRADA DE RISCOS E DESASTRES**

SECRETARIA DA RECONSTRUÇÃO GAÚCHA
SUBSECRETARIA DE PROJETOS PARA A RECONSTRUÇÃO
DEPARTAMENTO DE APOIO À RECONSTRUÇÃO DE EDIFICAÇÕES
CENTRO ADMINISTRATIVO FERNANDO FERRARI - AV. BORGES DE MEDEIROS, N. 1501 - POA/RS

DIRETOR(A) ENG./ARQ. VALDIR BANDEIRA FIORENTIN		COORD. PROJ. CEL. VANDERLAN FRANK CARVALHO
RESPONSÁVEIS TÉCNICOS:		
ARQ. ANICOLI ROMANINI	ENG. DÉBORA DELAI VANIN	MODELO ARQ. ANICOLI ROMANINI
ARQ. ROBERTA BERTOLETTI	ENG. LEANDRO FRANCO TABORDA	DOCUMENTAÇÃO ARQ. ANICOLI ROMANINI
ARQ. LAURA MARDINI DAVI	ENG. SELTON F. DE SOUSA LIMA	

OBRA CRGIRD CAXIAS DO SUL		ÁREA 1.174,83 M²
ENDEREÇO RUA ANTÔNIO MARCHESINI, Nº 590, BAIRRO CIDADE NOVA		MUNICÍPIO CAXIAS DO SUL / RS
PROJETO ANTEPROJETO ARQUITETÔNICO		ASSUNTO CELOG - PLANTA BAIXA PAVIMENTO SUPERIOR LAYOUT DE EQUIPAMENTOS DE T.I.
ESCALA 1 : 75	DATA 05/05/2026	04/ 04